


LAGEPLAN

M. 1 : 500

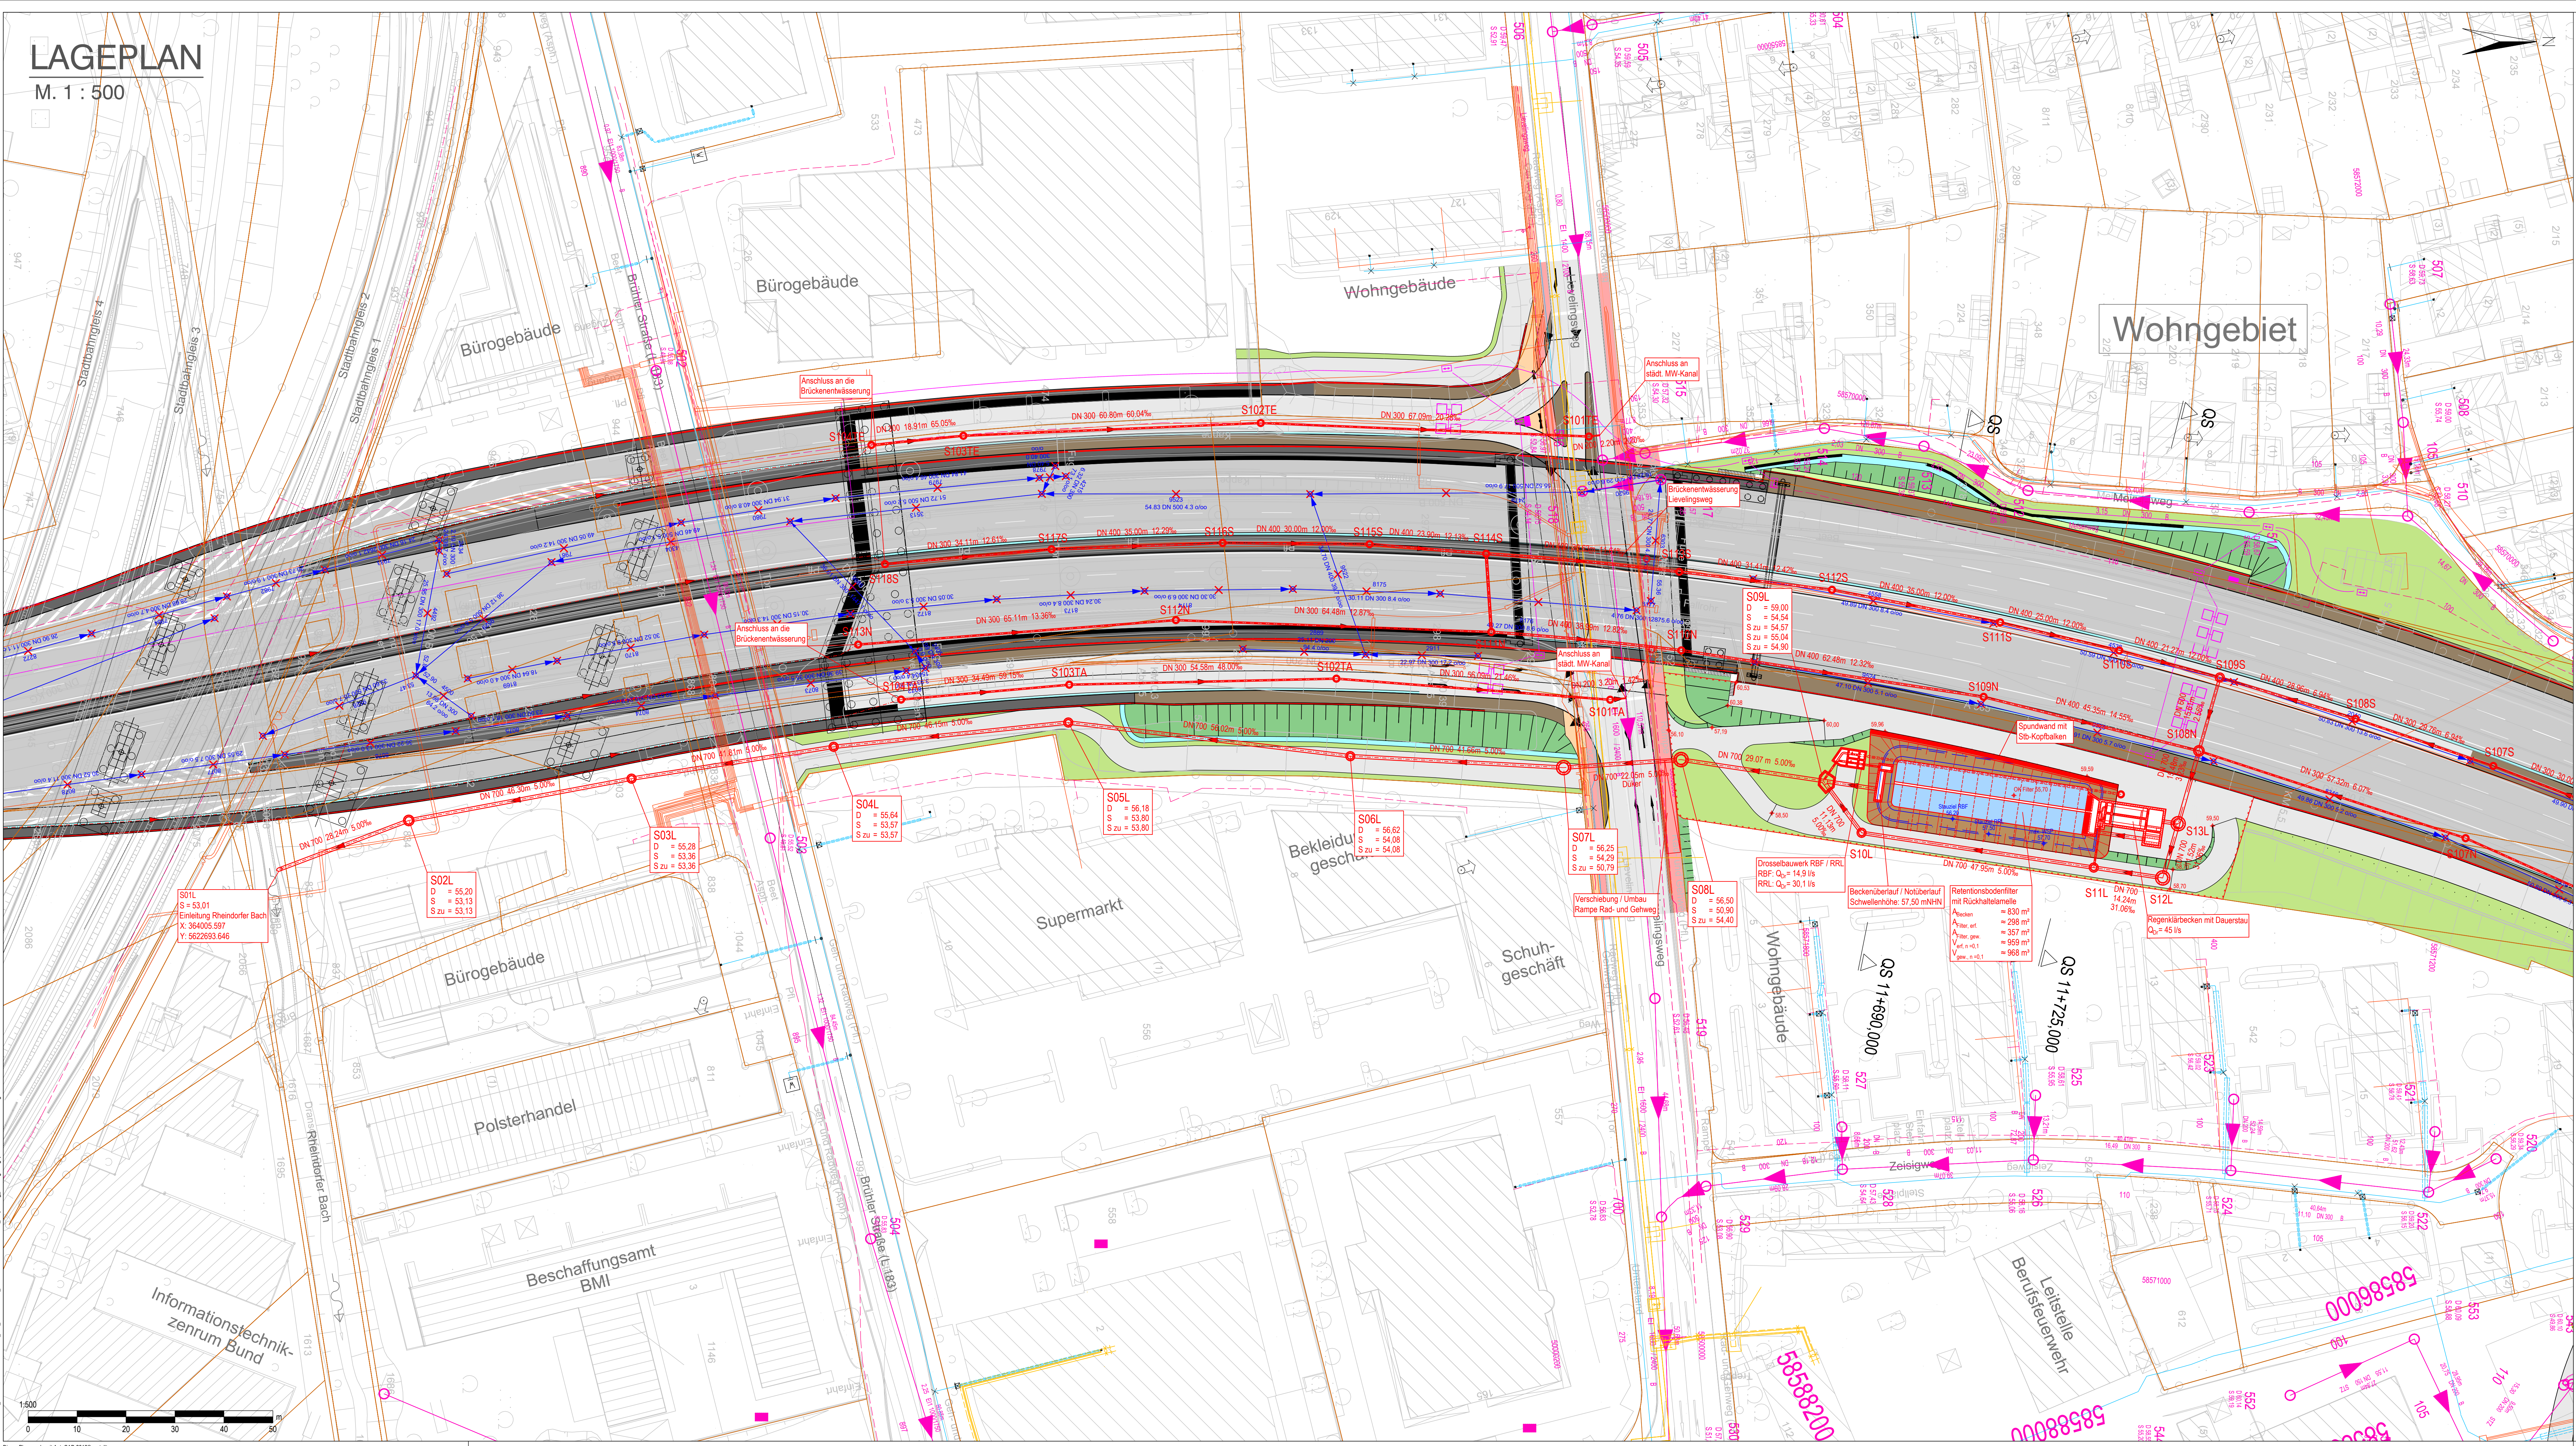

LEGENDE Entwässerung / Versorgungsleitungen

Bestand	Planung
Fernmelde	Streckenentwässerung
Fernwärme	städtischer Mischwasserkanal
Gas	städtischer Medientunnel
LSA	Rückbau Kanal / Schacht
Strom	
Wasser	
Regenwasser	
Mischwasser	

LEGENDE Straßenplanung

Planung
Einschnittböschung
Mulde
Entwässerungsrinne
Straßennebenflächen
Fahrbahn Bk100 / Bk10
Bankett
Bankett / Mittelstreifen- u. Überfahrt (gebundener Aufbau)
Rad-/Gehweg
Kappe (Brücke/Stützwand)
Dammböschung
Brücke mit Widerlager
Wartungsweg
Lärmschutzwand
Stützwand

Sonstiges

Die bestehenden Versorgungsleitungen und Abwasserkanäle im Planungsraum werden im Zuge der Straßenplanung unverlegt/gebaut. Die Darstellung im Plan dient lediglich der Vollständigkeit der Bestandsunterlagen.

Satzungsgemäß ausgelegen	
in der Zeit vom	_____
_____	bis
_____	in der Gemeinde
Zeit und Ort der Auslegung sind rechtzeitig vor Beginn der Auslegung ortsüblich bekannt gemacht worden.	
Gemeinde:	_____
(Dienststempel)	(Unterschrift)

Schüler-Plan Ingenieurgesellschaft mbH	Ingenieurgesellschaft Schüler-Plan Sweco c/o Schüler-Plan Ingenieurgesellschaft mbH St.-Franziskus-Straße 148 40470 Düsseldorf Tel.: 0211 / 6102-0 Fax: 0211 / 6102-399	bearbeitet 13.01.2020 gezeichnet 13.01.2020 geprüft 13.01.2020	Datum 13.01.2020 Kron 13.01.2020 Wedemeyer	Name Kron Wedemeyer
SWECO		Plan-Nr.: 31584		

Regionalniederlassung Vile - Eifel Jülicher Ring 101-103, 53879 Euskirchen	Straßen.nrw Projekt-Nr. 44-4004
--	---------------------------------------

Nr.	Art der Änderung	Datum	Zeichen

FESTSTELLUNGSENTWURF

Stratenbauverwaltung Regionalniederlassung Vile-Eifel (RNL VE) Straße / Abschn.-Nr. / Station: A 565 / Abschnitte 4 und 5 PROJ.Nr.: 0517006110-20	Unterlage / Blatt-Nr.: 18.3 / 4 Lageplan Entwässerung RWBA Levelingweg Maßstab: 1:500 A 565 6-streifiger Ausbau zwischen der AS BN-Endenich und dem AK BN-Nord Bau-km 10+108 bis 11+900 Aufgestellt: 20. April 2020 Projektgruppenleiter Bonner Autobahnen Regionalniederlassung Vile-Eifel I.A. gez. Frings
---	--